


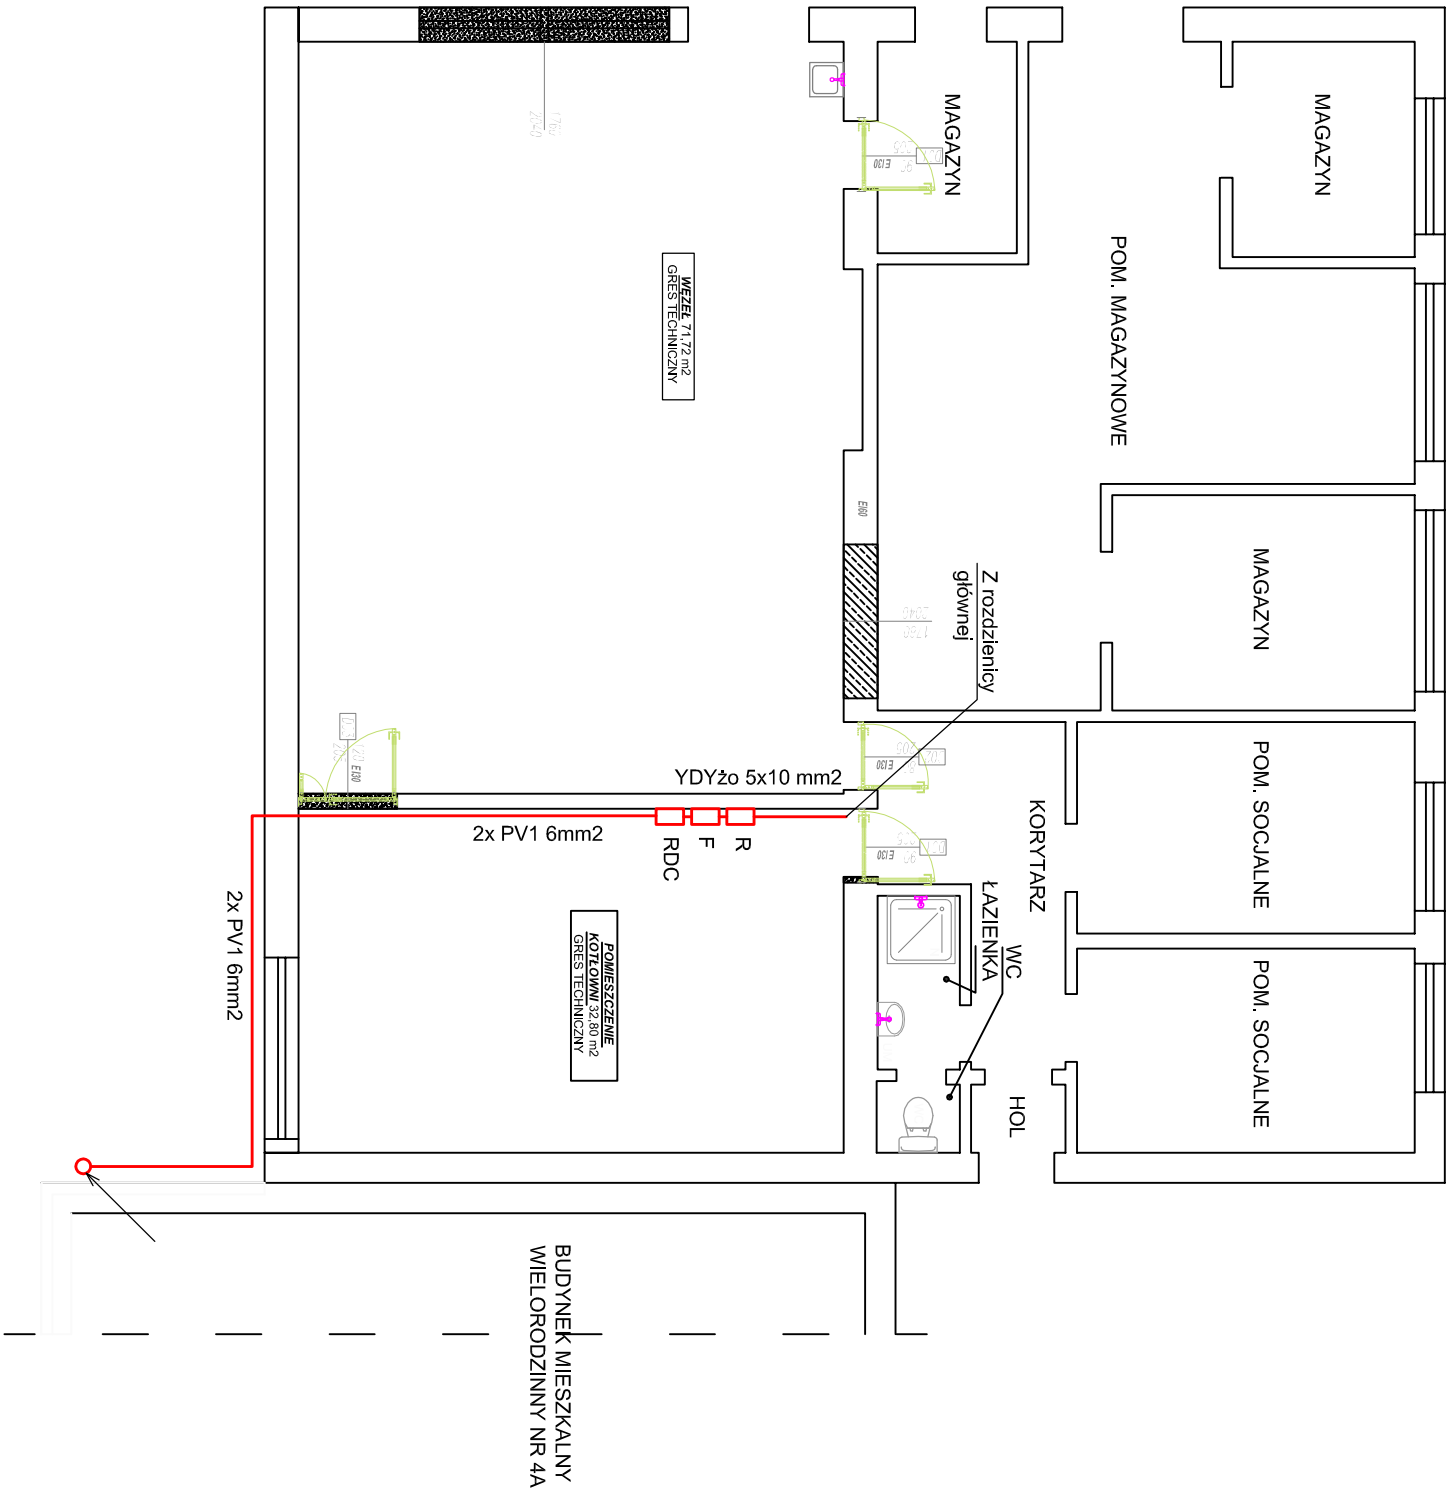

- OZNACZENIA:**
- Proj. rozdzielnica kotłowni
 - Proj. faliownik o mocy 9 kW
 - Proj. rozdzielnica DC
 - Proj. PV1 6mm2 w rurze elektroinstalacyjnej
 - Proj. zejście kabli

 Przedsiębiorstwo Wielobranżowe „INWEST” L. Kaszmarczyk Spółka Jawna 39-300 Miejsce, ul. Wojska Polskiego 3 tel.: 17 583 37 77, fax: 17 583 37 79 e-mail: biuro@inwest.pl, biuro@inwest.pl 51 546 000 000, 51 546 000 000		Data: 01.2017 r.	
REGON: P - 090003521 NIP: 817-004-06-810		Nr rys.: 3	
Nazwa i adres inwestycji: Budowa instalacji fotowoltaicznej w ramach zadania: „Przebudowa technologicznej kotłowni węglowej na gazową wraz z demontażem istniejącego kotłowni i wiaty na składowanie opalu oraz budowa instalacji solarnej, fotowoltaicznej i gazowej instalacji kogeneracyjnej małej mocy w kompleksie budynków mieszkalnych wielorodzinnych w msc. Zarzecze, gm. Zarzecze, 37-205 Zarzecze.”		Skala: 1:100	
Inwestor: Spółdzielnia Mieszkaniowa w Zarzeczu 37-205 Zarzecze 4G		Branża: ELEKTRYCZNA	
Przedmiot rysunku: RZUT KOTŁOWNI		Etap: PROJEKT BUDOWLANY	
Projektował: Adam Barszcz	Upi. nr.: E-47194	Podpis:	
Sprawił: mgr inż. Grażyna Barszcz	Upi. nr.: E-10493	Podpis:	