



SZYNA WYRÓWNAWCZA I INSTALACJA ASBIG KOTŁOWNI I WĘZŁA

AKSONOMETRIA INSTALACJI GAZOWEJ
SKALA 1:100

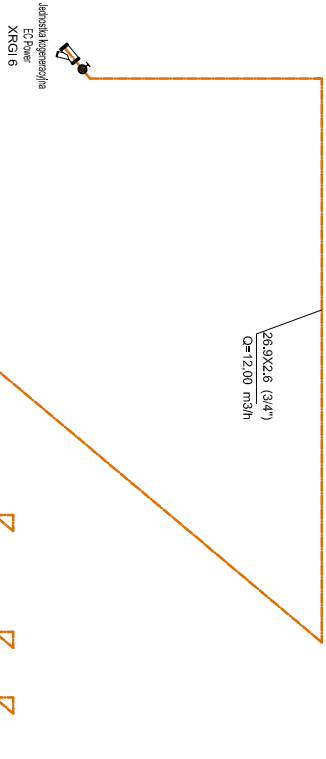


Ilość i głębokość pograżenia uzziemia pionowego
dobrac do uzyskania oporności <10 Ω

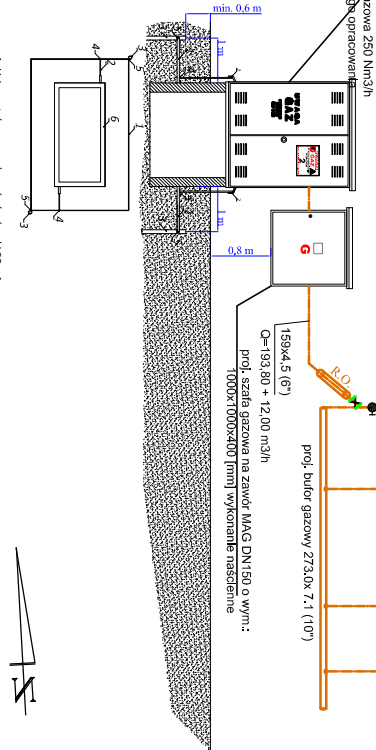

1. Uziemienie obwodowe - wykonanie z bednarki 30 x 4 mm
2. Podłączenie ramy stacy z uzziemieniem obwodowym - wykonanie z bednarki 30 x 40
3. Trwałe połączenie uziemienia obwodowego z bednarką
4. Trwałe połączenie uziemienia obwodowego z prętem uzziemia pionowego
5. Trwałe połączenie uziemienia obwodowego z prętem uzziemia pionowego
6. Trwałe połączenie uziemienia obwodowego z prętem uzziemia pionowego

 Przedsiębiorstwo Wsioobronszowe „INWEST” L. Kaczmarczyk spółka jawna 39-300 Miejsce, ul. Wojska Polskiego 3 tel. 17 583 37 77, fax 17 583 37 79 e-mail: inwest@pro.onet.pl REGON: P - 690003521 NIP: 817-00-06-810		Data: 01.2017 r.
Nazwa i adres inwestycji: Przebudowa technologii osiedlowej kotłowni węglowej na gazową wraz z demontażem istniejącego komina i wiaty na składowanie opału oraz budowa instalacji solarnej, fotowoltaicznej i gazowej instalacji kogeneracyjnej małej mocy w kompleksie budynków mieszkalnych wielorodzinnych w msc. Zarzecze, dz. nr ew. 1137/2, 1137/6, gm. Zarzecze, 37-205 Zarzecze		Nr rys.: E - 1
Inwestor: Spółdzielnia Mieszkaniowa w Zarzeczu		Skala: 1:100
Przedmiot rysunku: 37-205 Zarzecze 4G		Branzat: ELEKTRYCZNA
Rzut kotłowni - instalacja ASBIG		Etap: BUDOWLANY
Projektował:	Adam Barszcz	Podpis:.
Sprawił:	mgr inż. Grzegorz Barszcz	Podpis:.
Opracował/a:		Podpis:.
Projektował/a:		Podpis:.
Sprawił/a:		Podpis:.

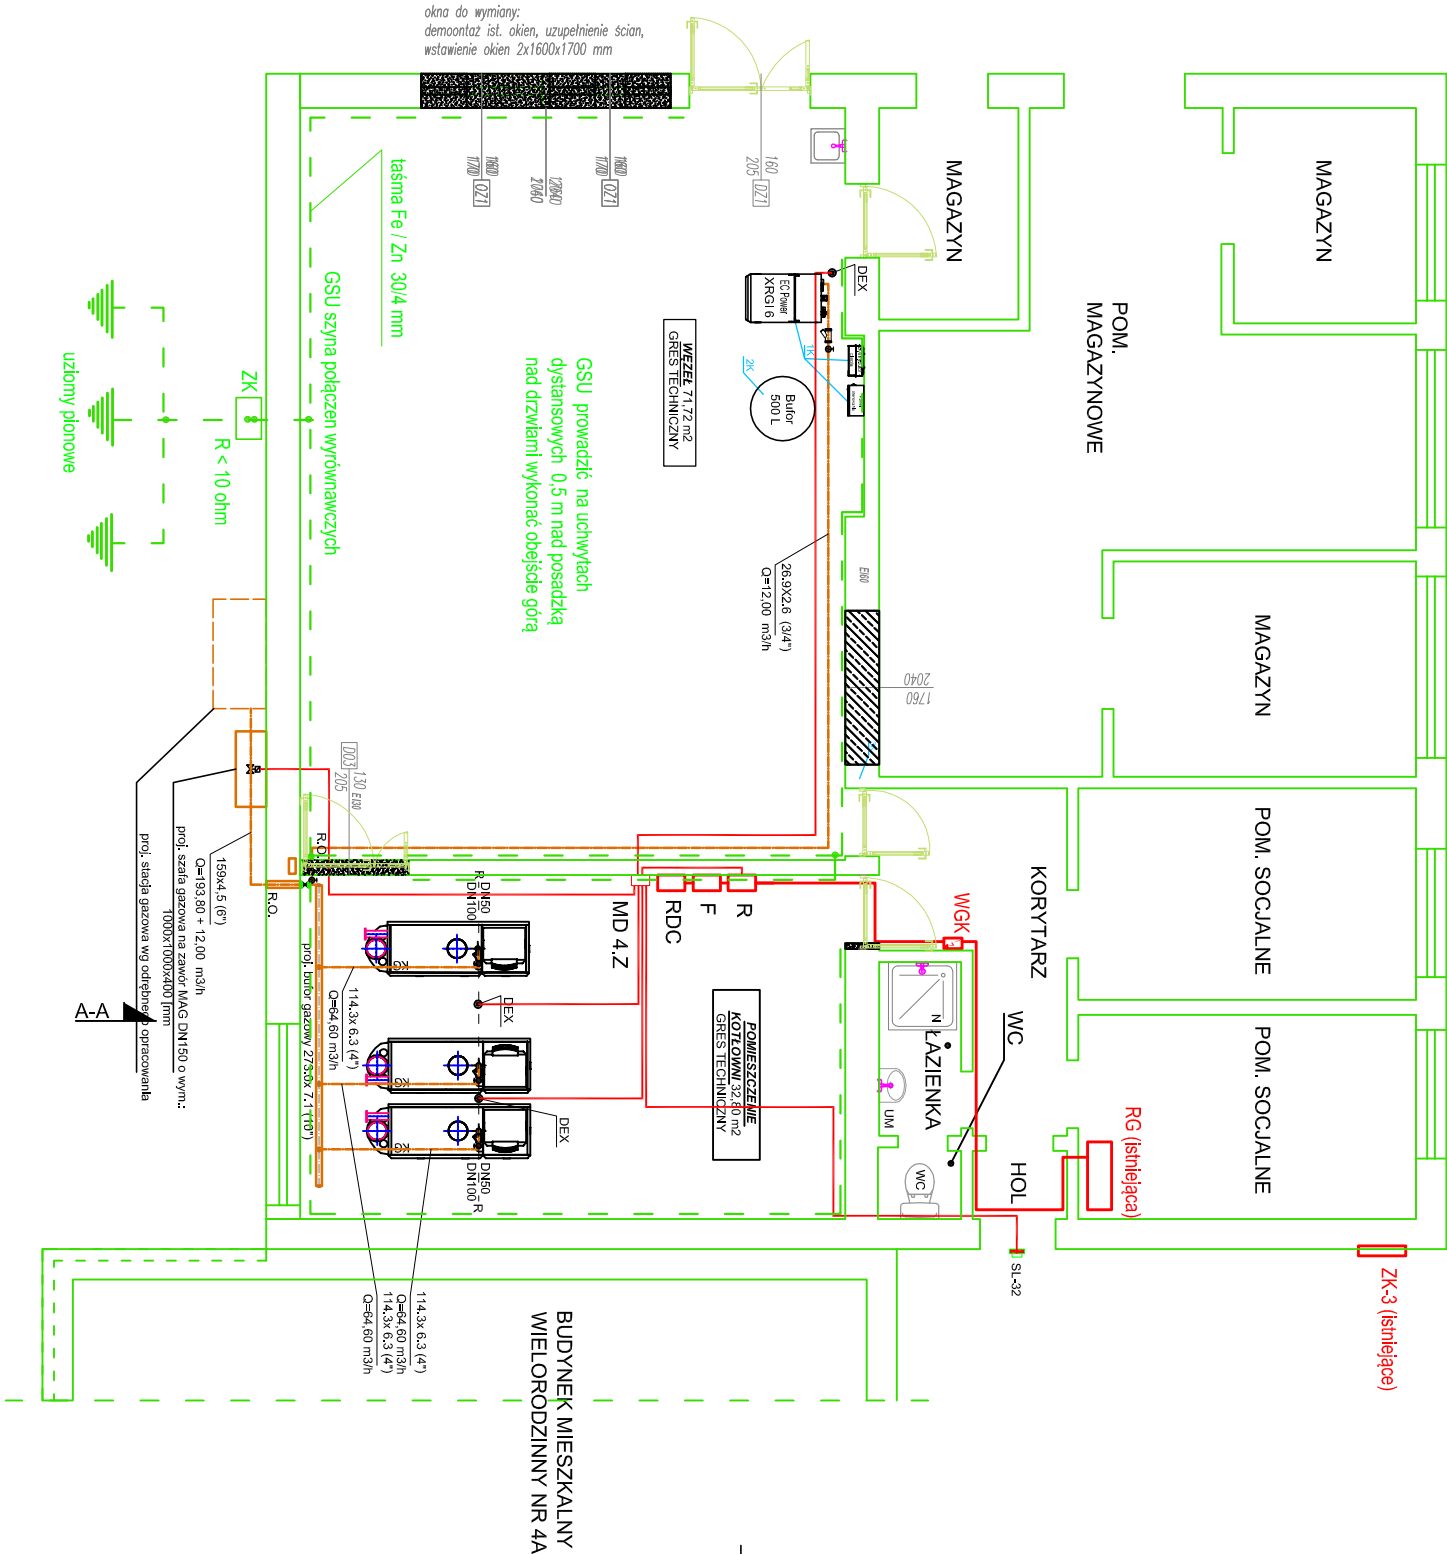

- KG - rura stalowa czarna bez szwu,
DN50 - Kocioł np. typ C 330 - 650 ECO o znamionowej mocy cieplnej
DN100R - redukcja spawalnicza DN100/DN50
- filtr gazowy
- zawór kulowy gazowy rkt (ciśnienie nominalne do 20Pa)
- zawór kulowy gazowy F np. typ WK 2A SANDWICH KOLNIERZ (ciśnienie nominalne do 1,6 MPa)
- gazowy kogeneratork 6 kWel
- bufor / magazyn ciepła białokwasy warstwowo wraz ze sterowaniem
- wyłącznik główny pozo instalacji elektrycznej
- sygnalizator dzwinkowo optyczny
- SL-32

OZNACZENIA