


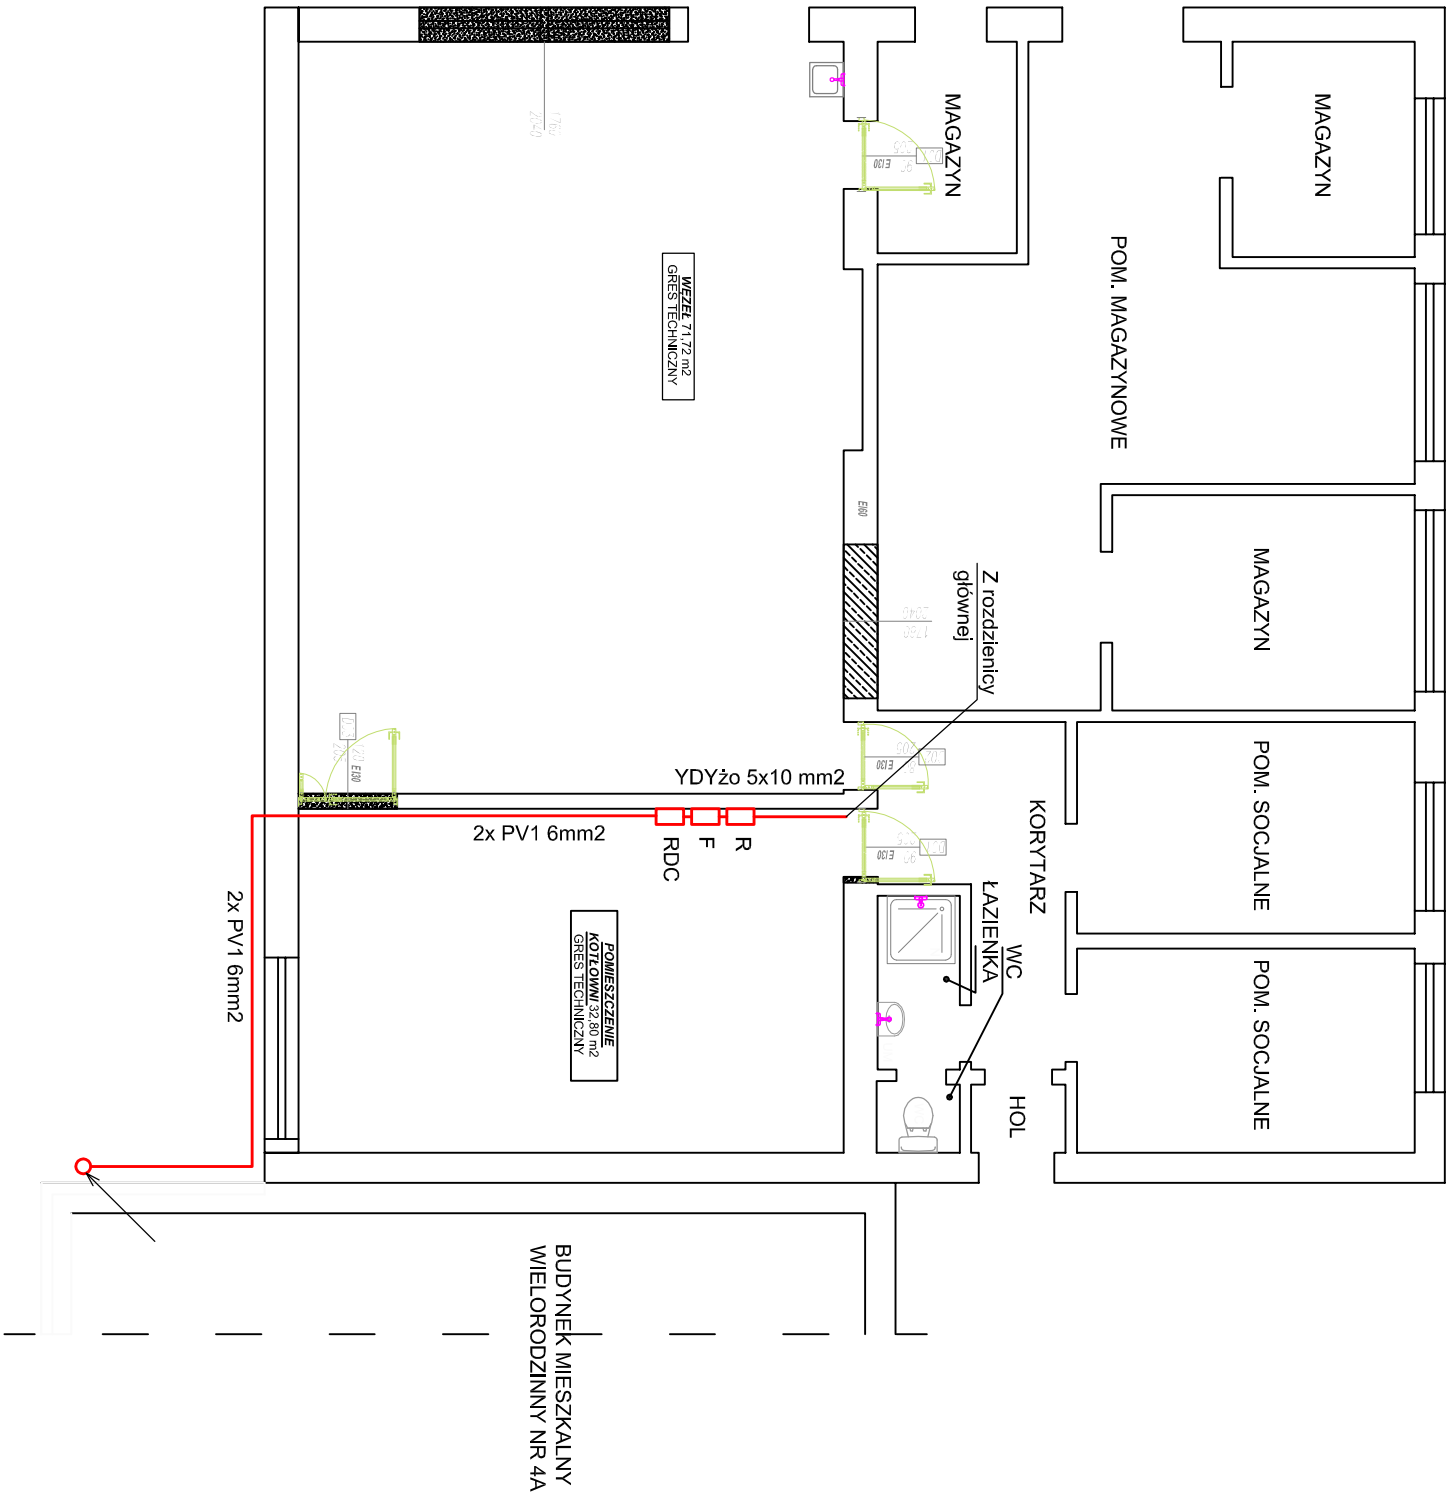

- OZNACZENIA:**
- Proj. rozdzielnica kotłowni
 - Proj. falownik o mocy 9 kW
 - Proj. rozdzielnica DC
 - Proj. PV1 6mm2 w rużce elektroinstalacyjnej
 - Proj. zejście kabli

		Przedsiębiorstwo Wielobranżowe „INWEST” L. Kaszmarczyk Spółka Jawna 39-300 Miejsce, ul. Wojska Polskiego 3 tel. 17 583 37 77, fax 17 583 37 79 e-mail: biuro@inwest.pl, biuro@inwest.pl 51 546 000 000, 51 546 000 000		Data:	01.2017 r.
Nazwa i adres inwestycji: Budowa instalacji fotowoltaicznej w ramach zadania: „Przebudowa technologicznej kotłowni węglowej na gazową wraz z demontażem istniejącego kotłowni i wiaty na składowanie opału oraz budowa instalacji solarnej, fotowoltaicznej i gazowej instalacji kogeneracyjnej małej mocy w kompleksie budynków mieszkalnych wielorodzinnych w msc. Zarzecze, gm. Zarzecze, 37-205 Zarzecze.”		REGON: P - 090003521 NIP: 817-004-06-810		Nr rys.:	3
Branża: ELEKTRYCZNA		Skala: 1:100			
Inwestor: Spółdzielnia Mieszkaniowa w Zarzeczu 37-205 Zarzecze 4G				Etap:	
Przedmiot rysunku: RZUT KOTŁOWNI				PROJEKT WYKONAWCZY	
Projektował: Adam Barszcz		Podpis: E-47194			
Sprawdził: mjr inż. Grażyna Barszcz		Podpis: E-10493			